





Comune di Santarcangelo di Romagna Provincia di Rimini					
DENOMINAZIONE DELL'OPERA Progetto per interventi di efficientamento energetico e messa in sicurezza dell'impianto sportivo denominato "Circolo Tennis M. Casalbani" e manutenzione straordinaria alla pista di atletica leggera Santarcangelo di Romagna in Via della Resistenza, 1					
PROPRIETA': COMUNE DI SANTARCANGELO DI ROMAGNA REFERENTE: DIRIGENTE DOTT. ALESSANDRO PETRILLO					
CONCEDENTE: COMUNE DI SANTARCANGELO DI ROMAGNA ENTE APPALTANTE A.S.D. C.T. "M. CASALBONI" R.U.P. E RESPONSABILE DEI LAVORI: SIG. MARIO OTTAVIANI					
PRELIMINARE	DEFINITIVO	ESECUTIVO	SCALA	ALL.	TAV.
			1:100-1:10	B	8
LOTTO 1			DATA		
COMPARATIVA (PIANTA, PROSPETTI E SEZIONE)			FEBBRAIO 2019		
STRUT. PRESTAZIONALE, ILL. INTERNA E GEN. D'ARIA CALDA					
CAMPO DA TENNIS N°4					
PROGETTISTA: Arch. Andrea Lenzi PROGETTO STRUTTURALE: Ing. Mauro Massari PROGETTO IMPIANTI MECCANICI: Ing. Mauro Massari PROGETTO IMPIANTO ELETTRICO: P.I. Filippo Zani					
V. Galvani 9 Savignano sul Rubicone FC - tel. 0541942767 - studio@alenzi.it CUP ASSEGNATO AL PROGETTO: C4R118000030005					


- DEMOLIZIONI
- CONSTRUZIONI

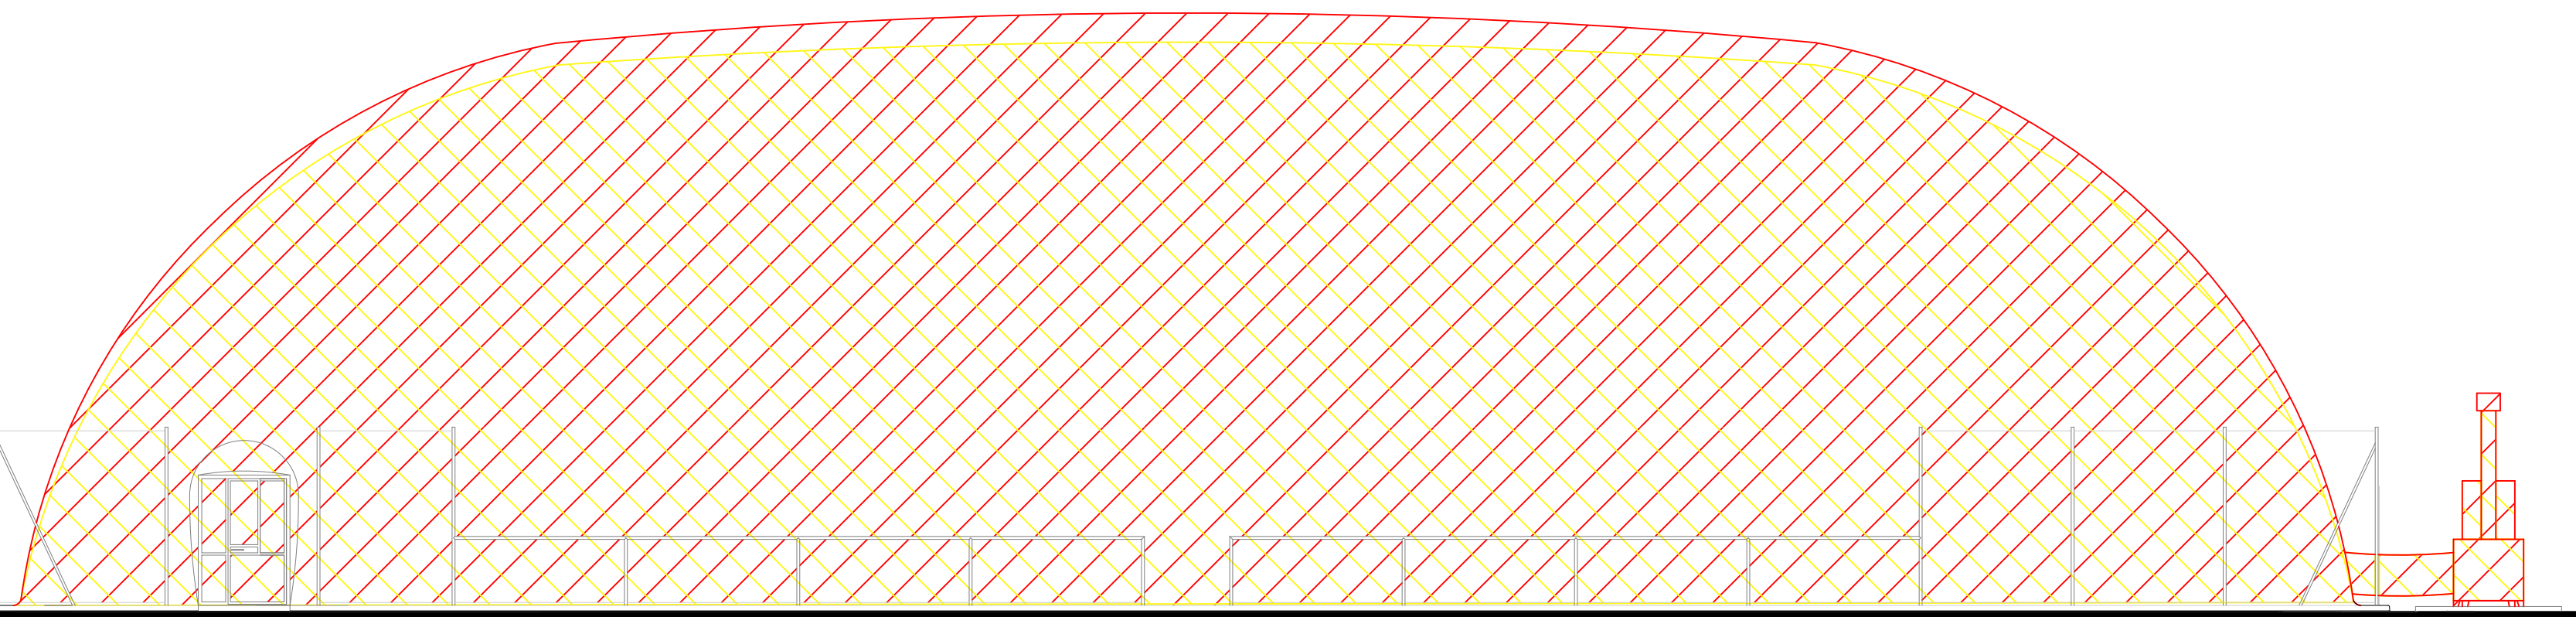

PROSPETTO OVEST scala 1:100

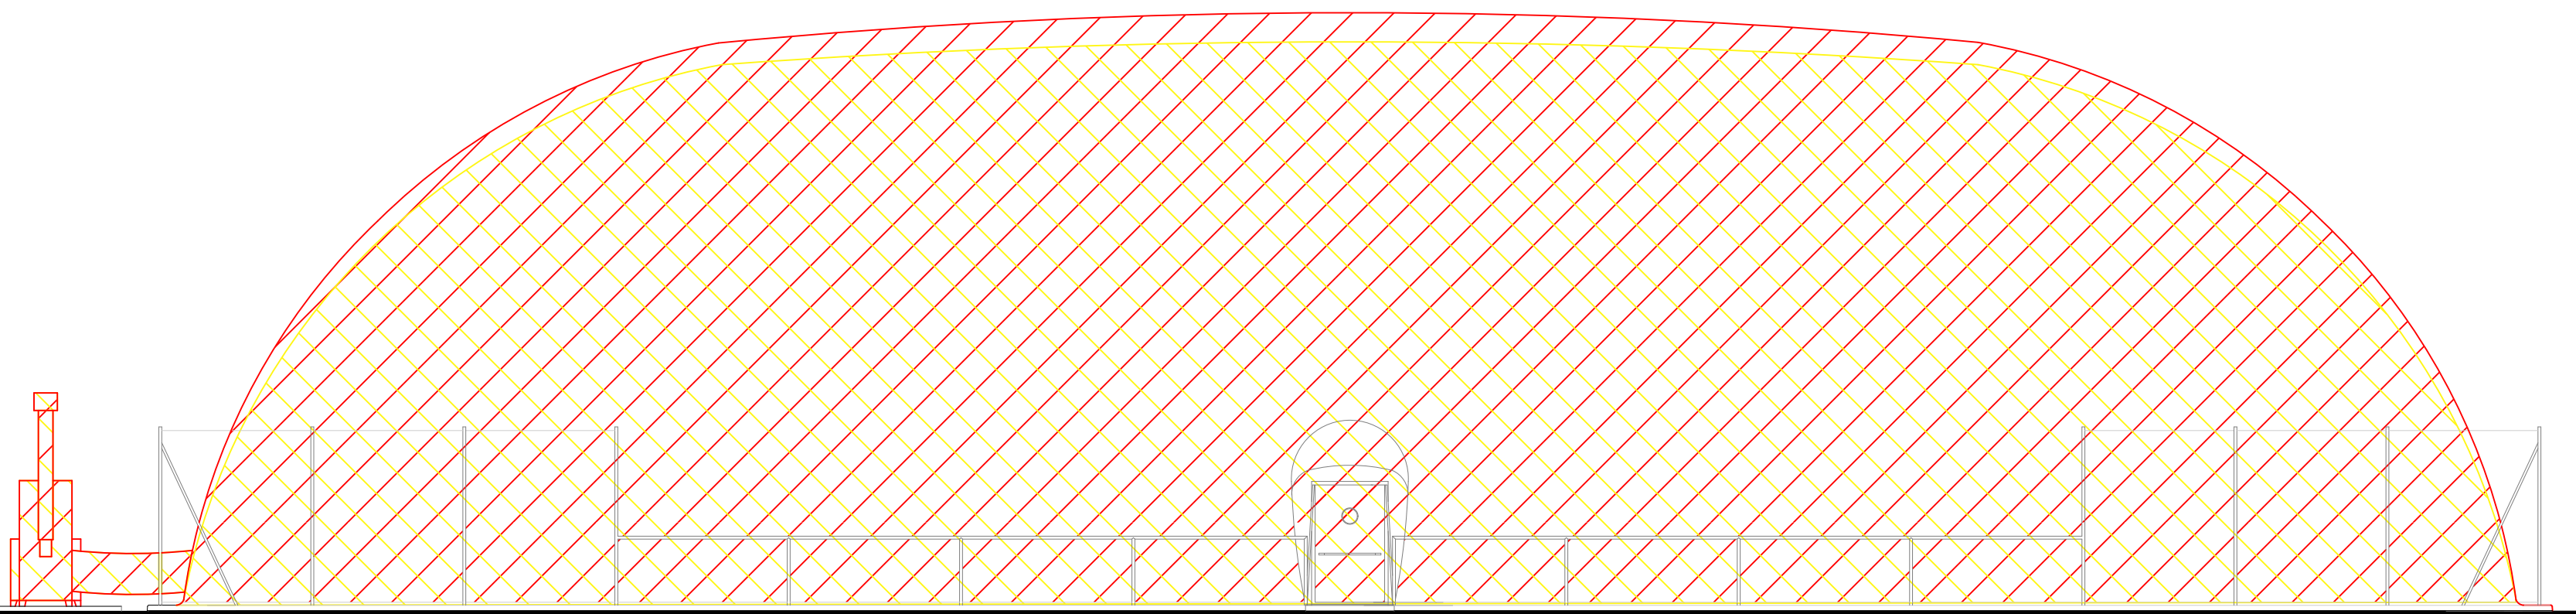


PROSPETTO EST scala 1:100

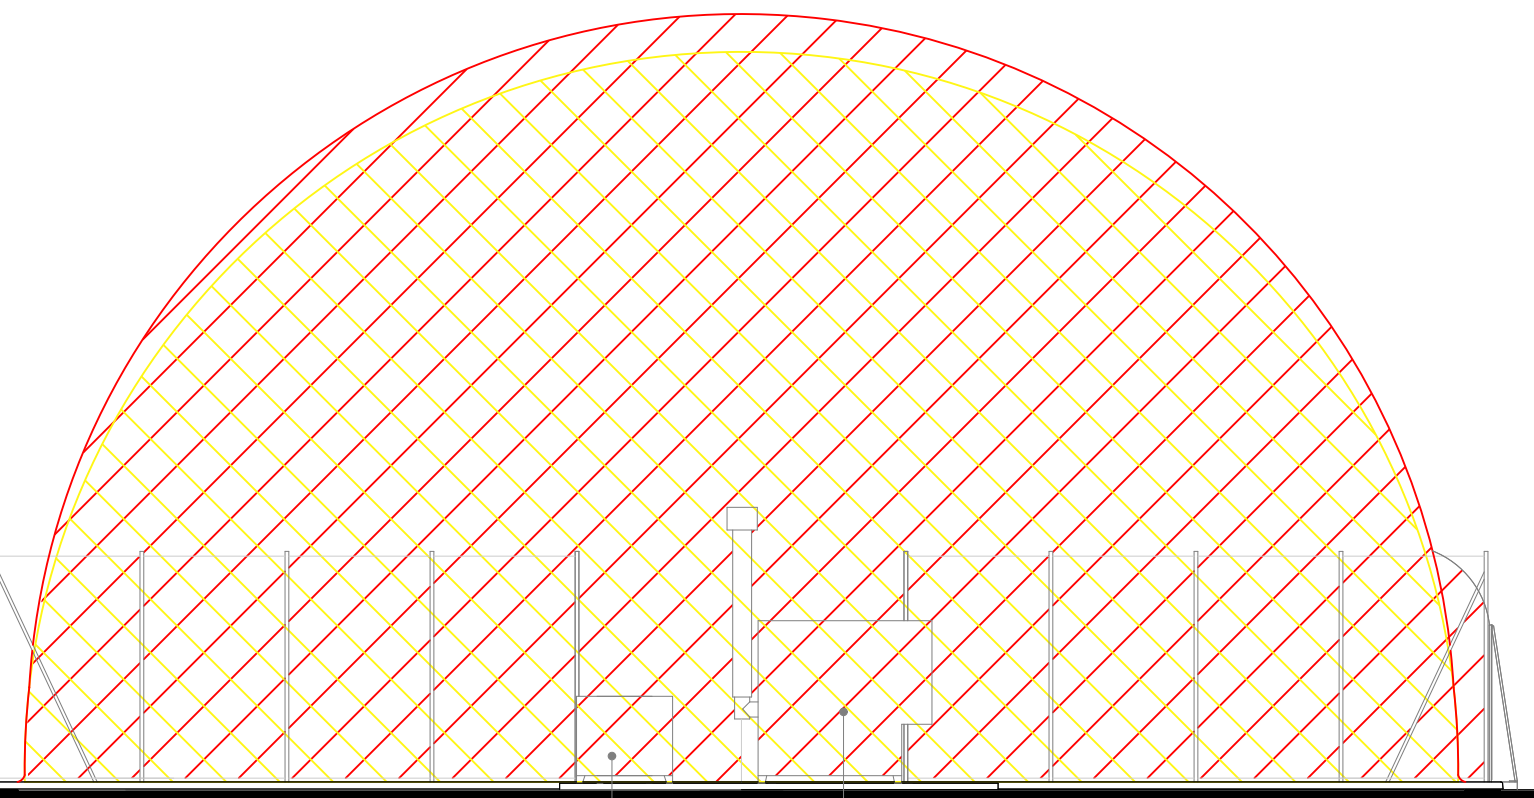


PROSPETTO SUD scala 1:100


nuovo generatore d'aria calda campo 4
nuovo ventilatore d'emergenza campo 4

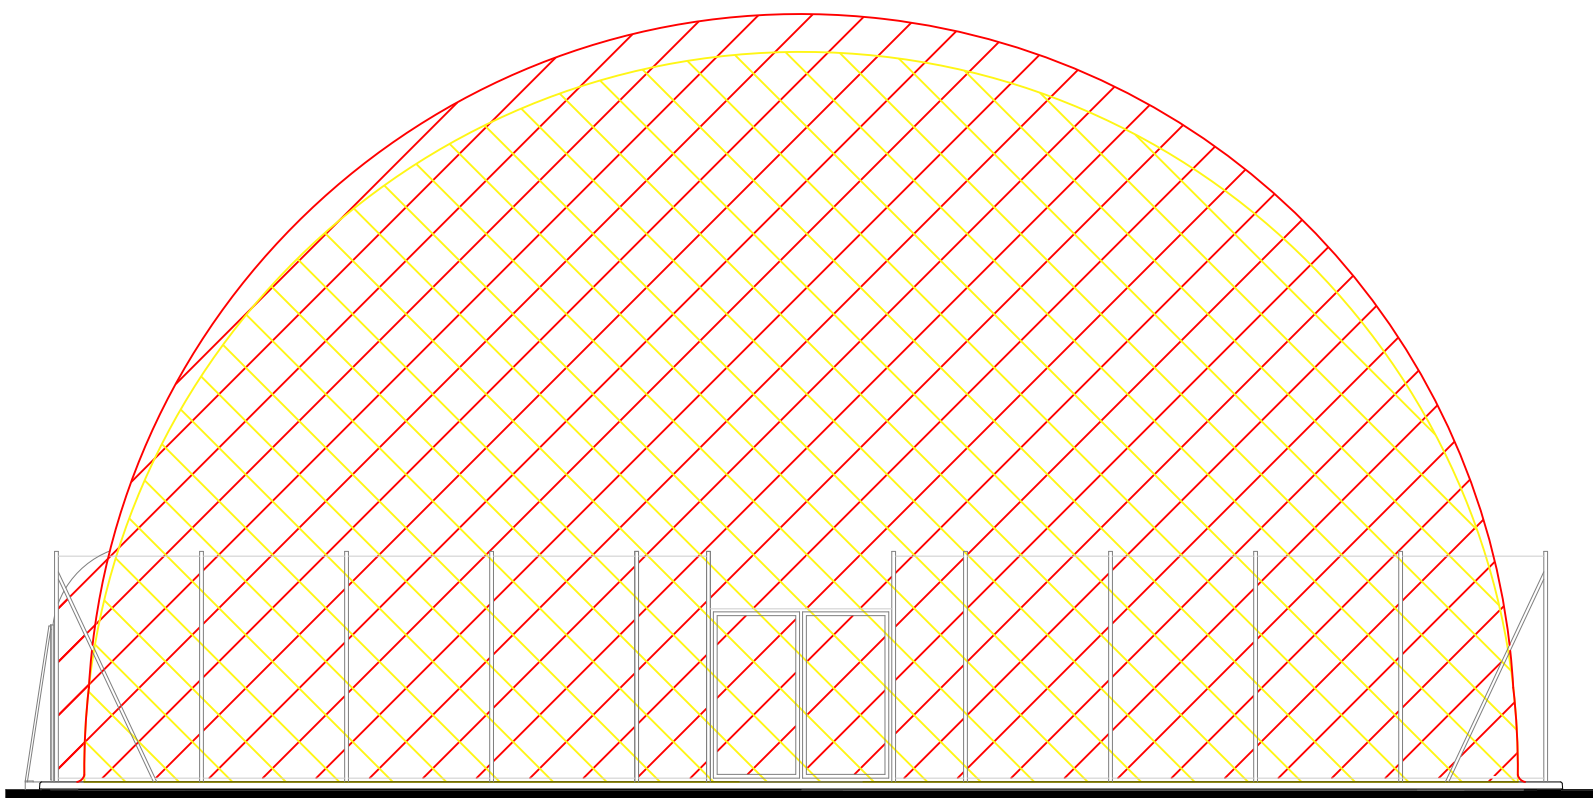


PROSPETTO NORD scala 1:100

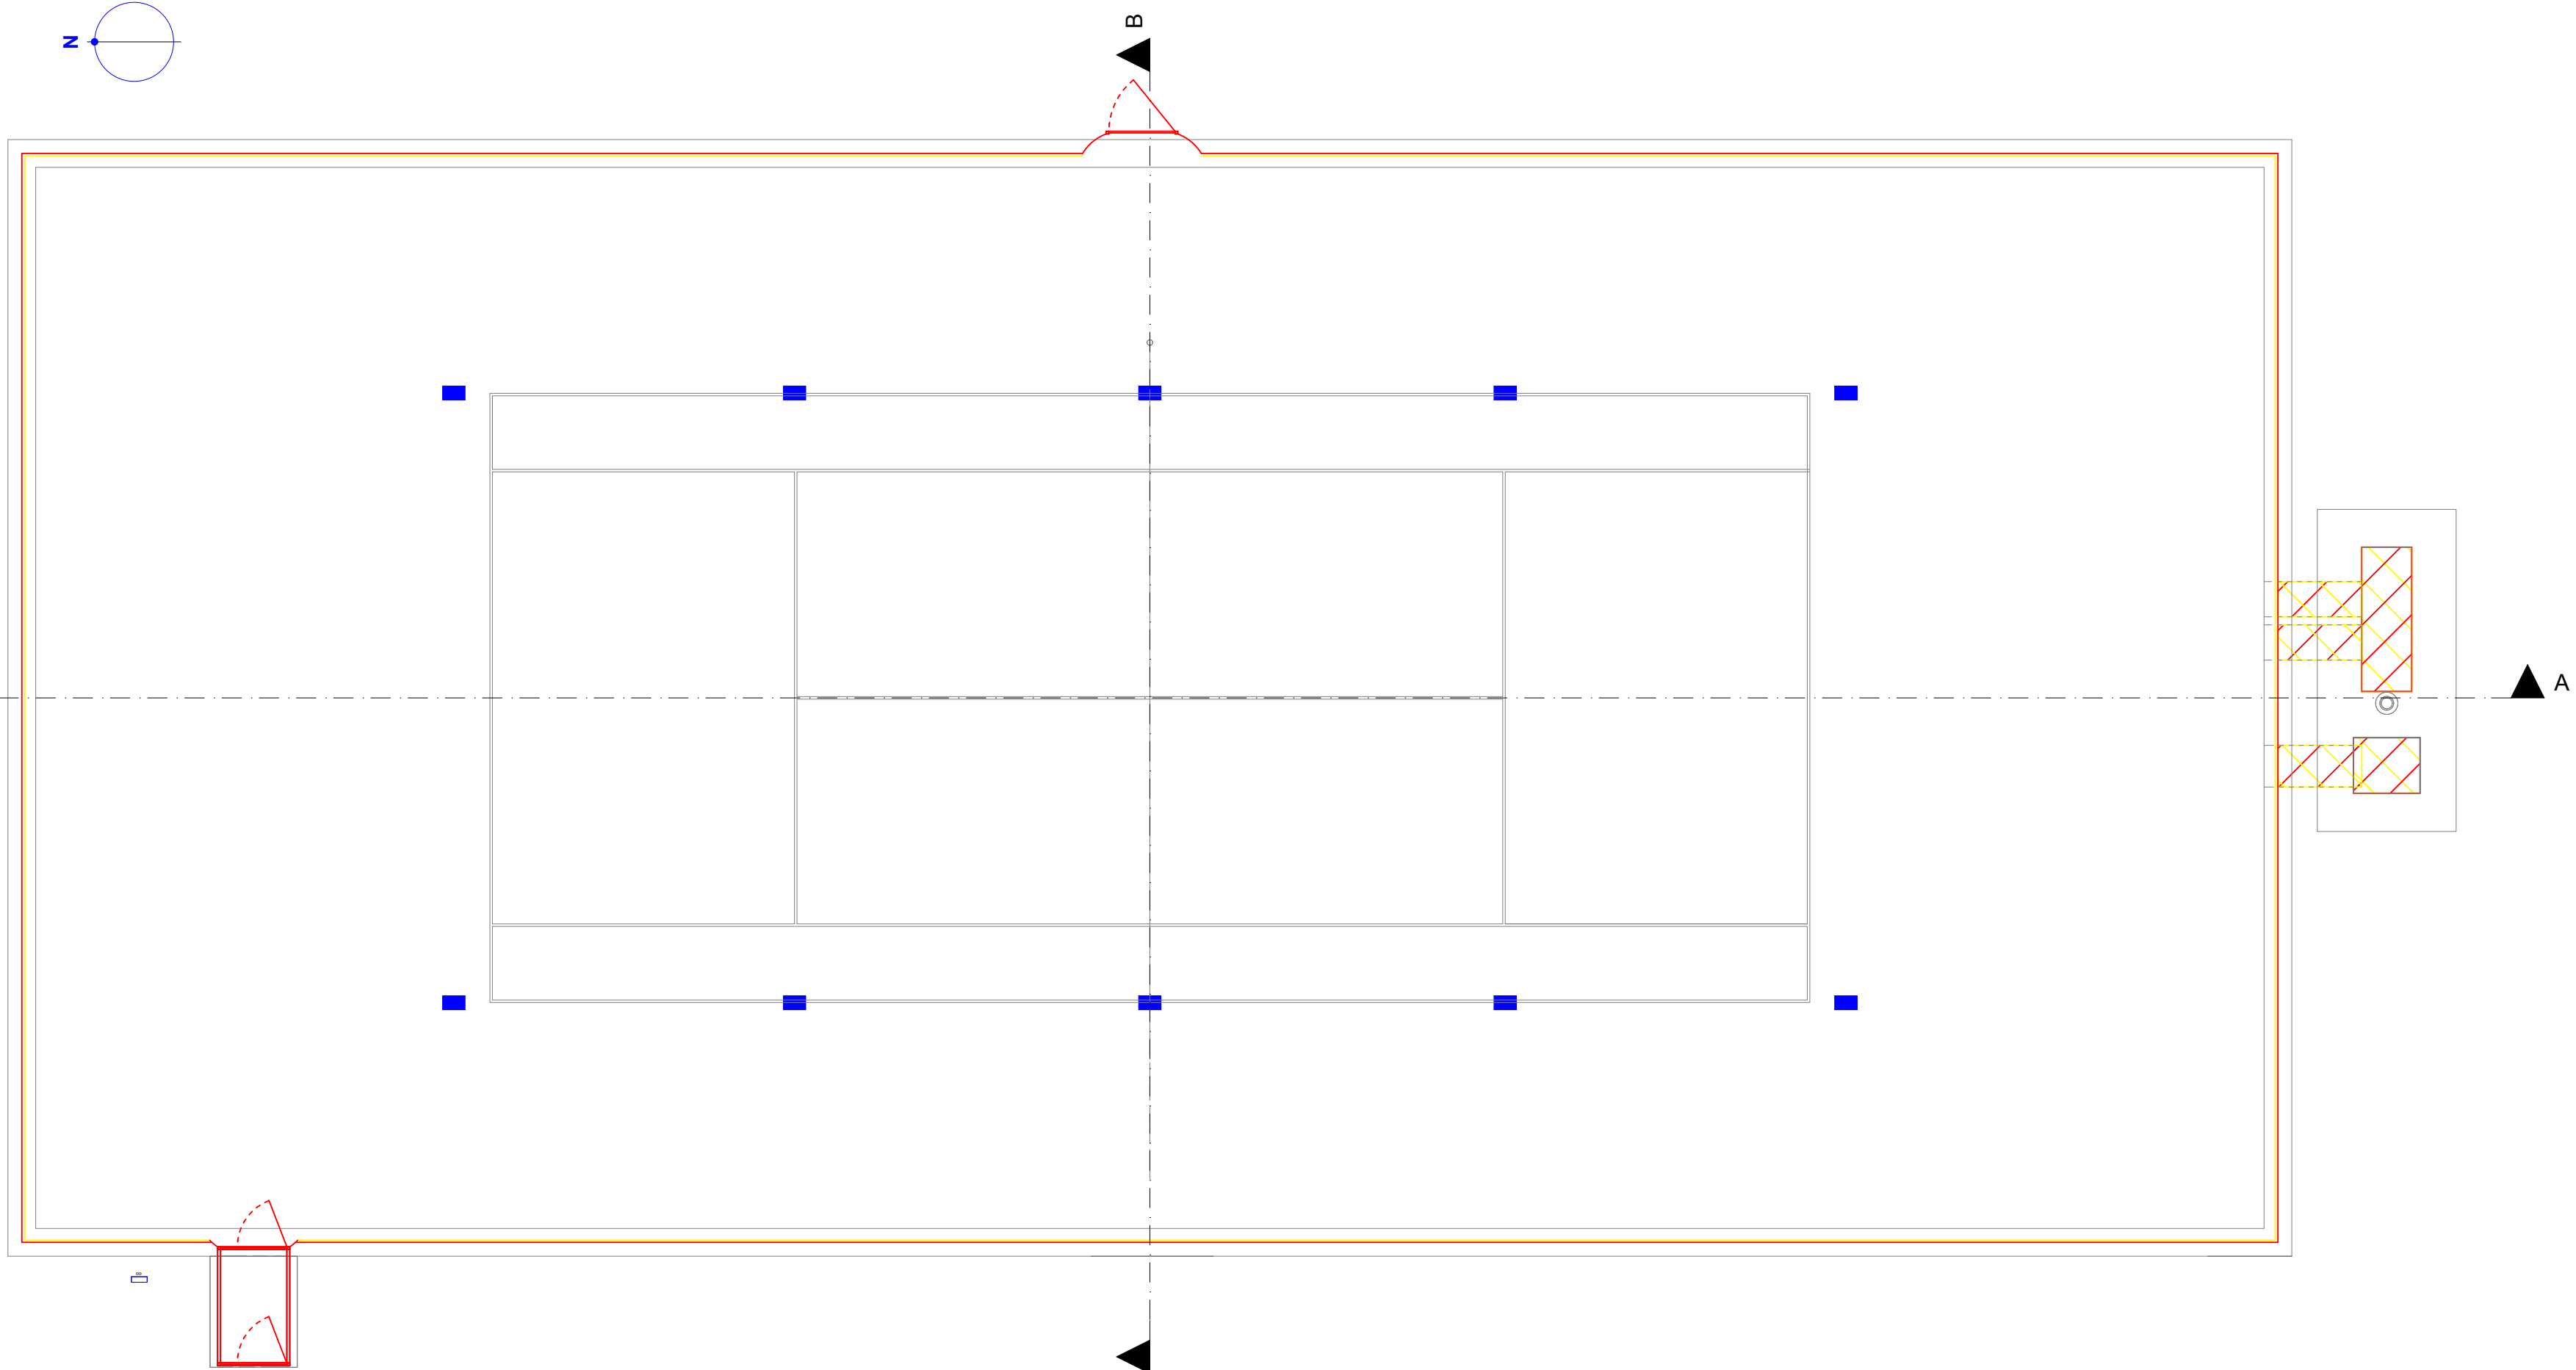


PIANTA CAMPO 4 scala 1:100

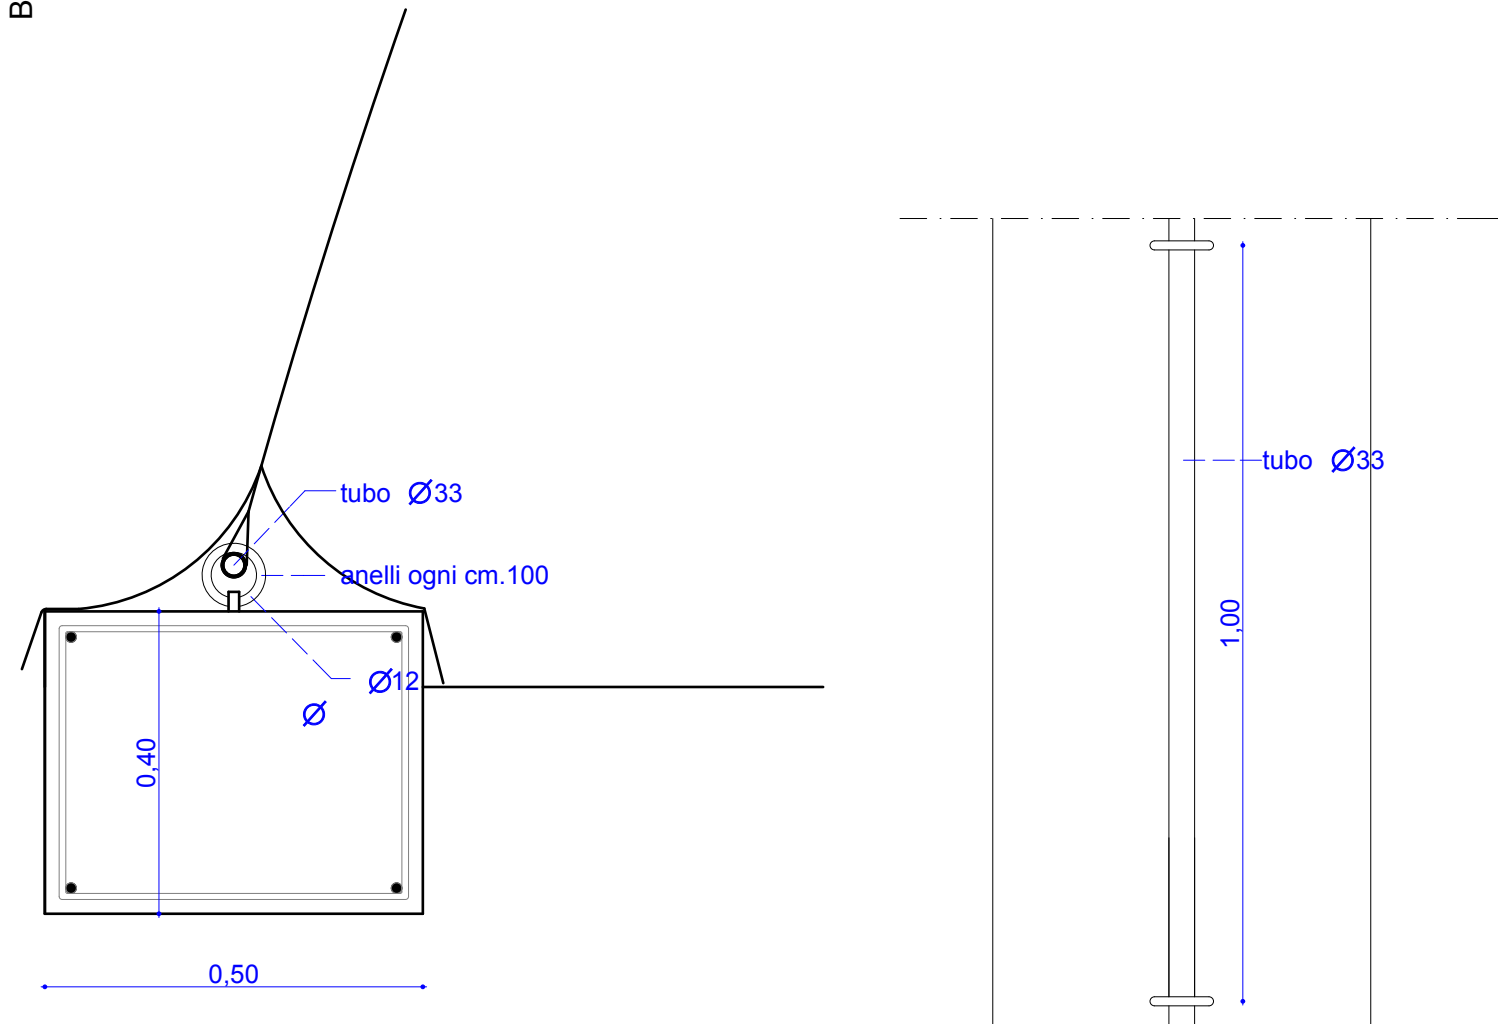

PARTICOLARE CORDOLO ESISTENTE CAMPO 4
SCALA 1:10

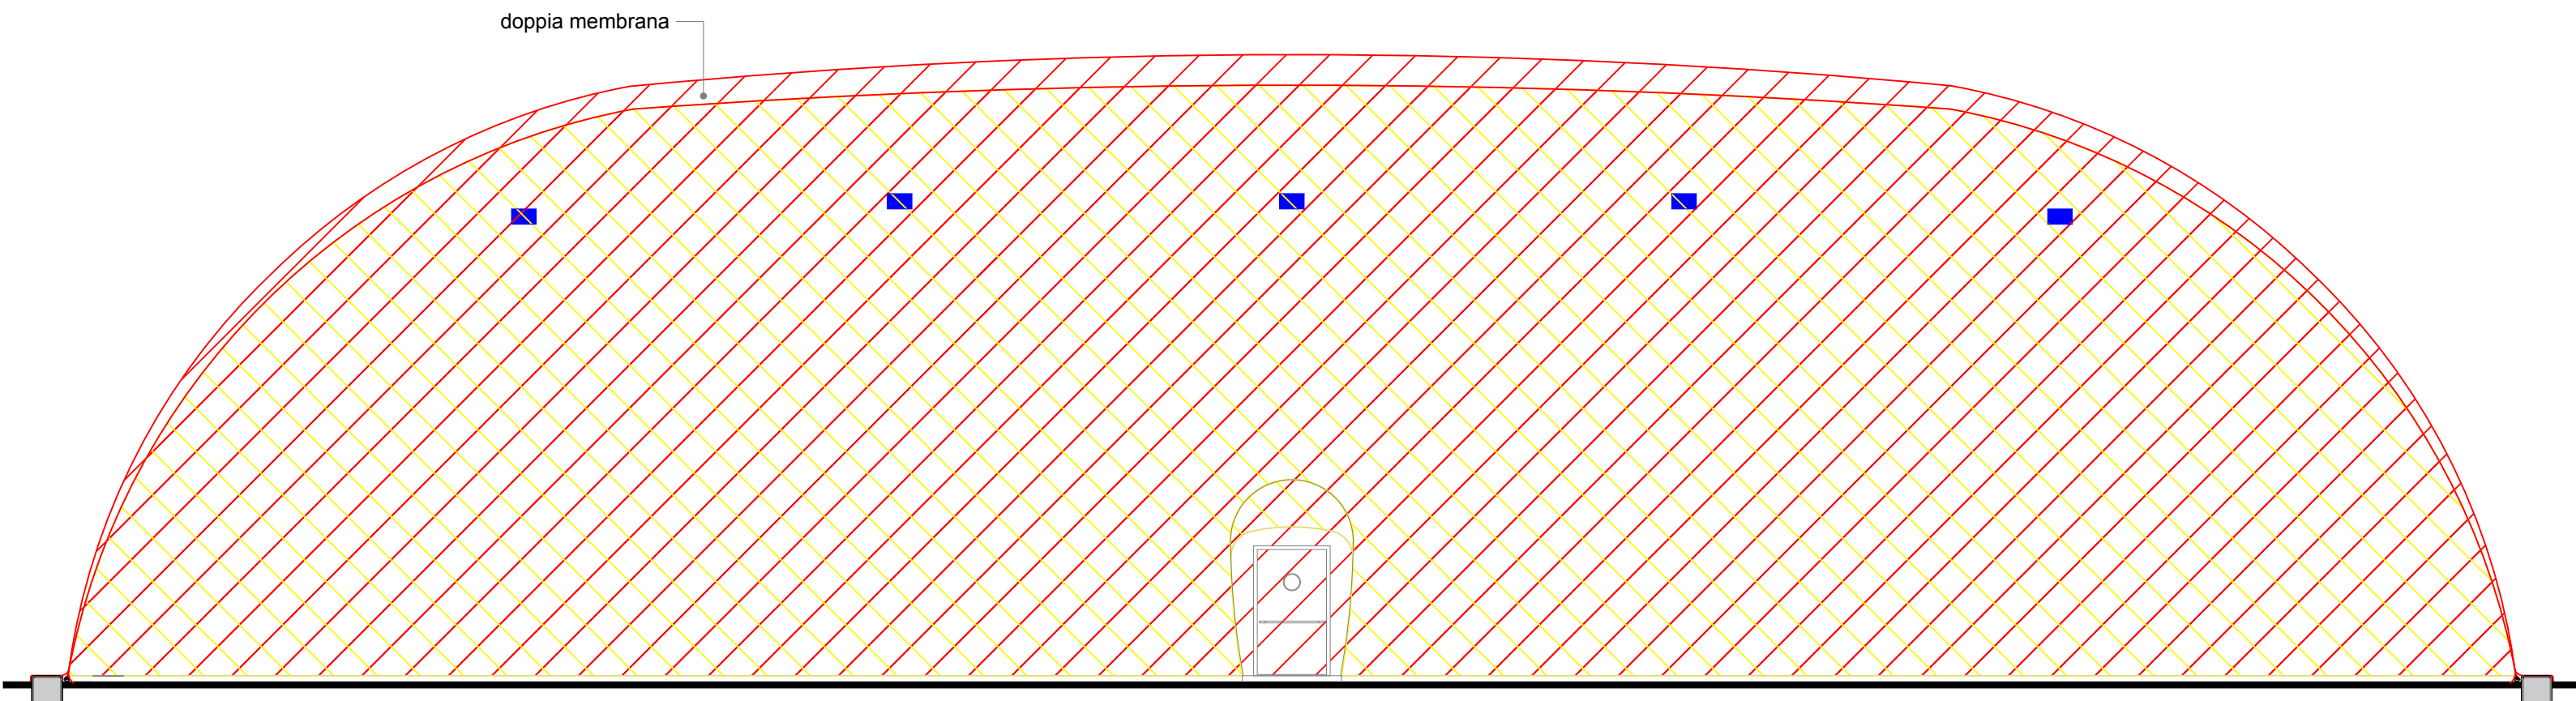

SEZIONE A-A scala 1:100

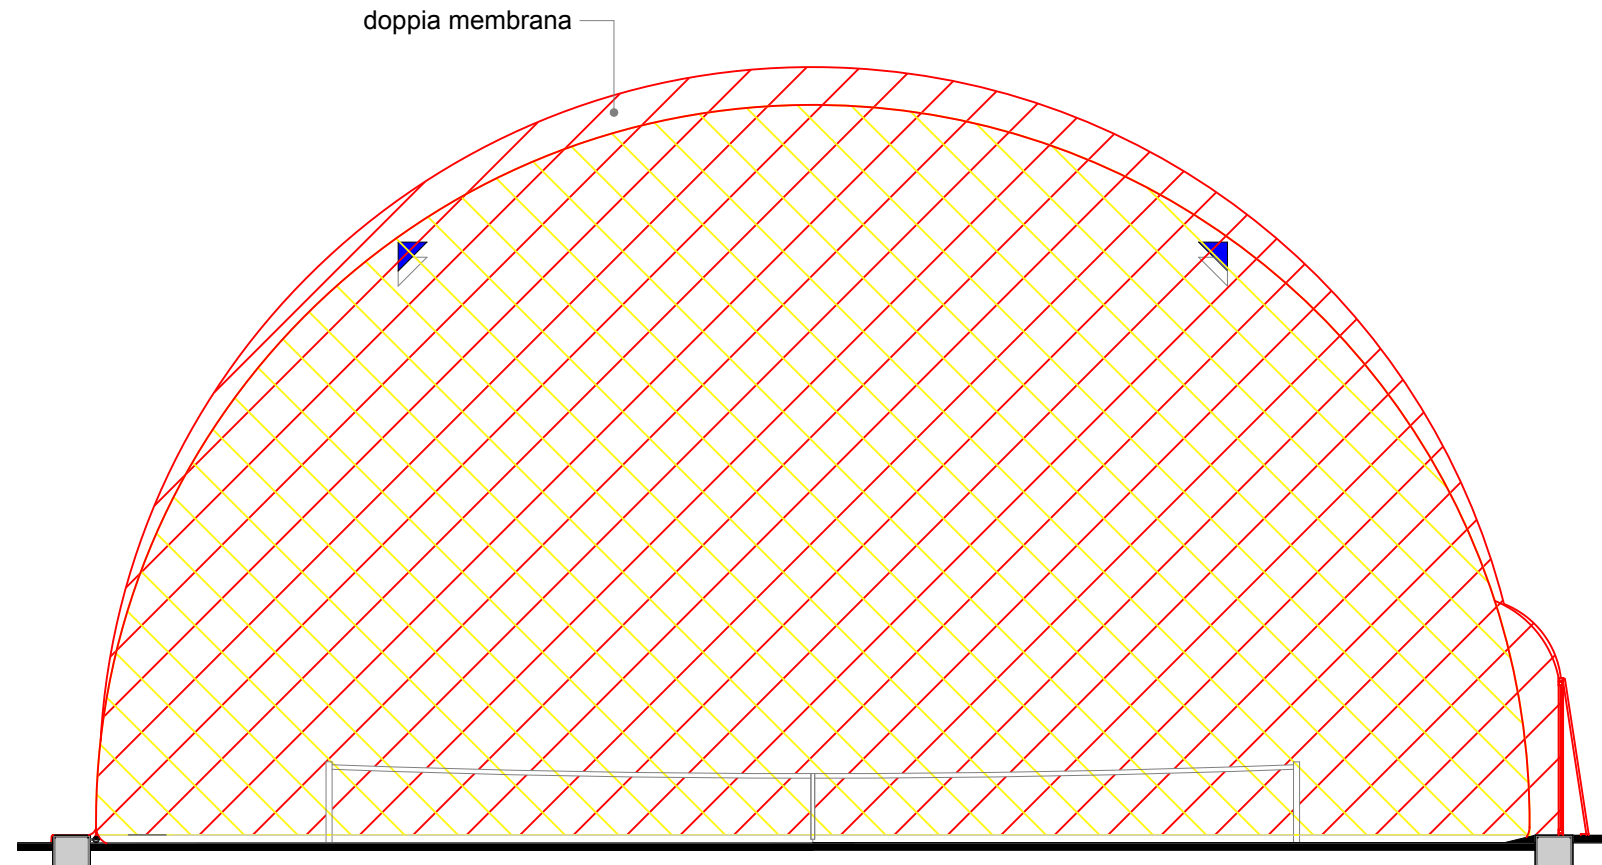

SEZIONE B-B scala 1:100